



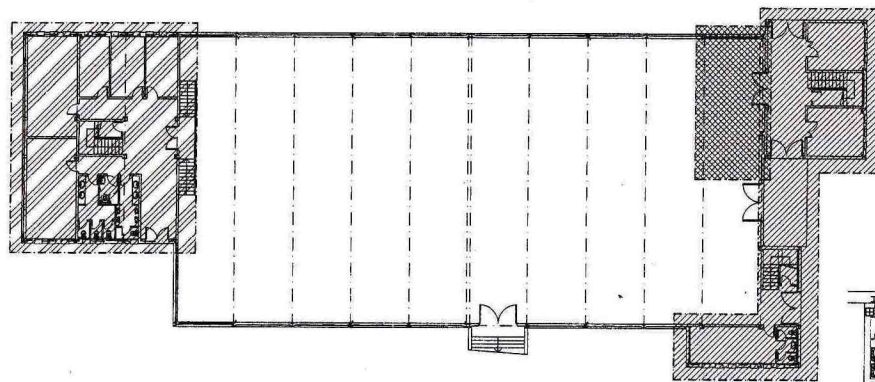

UBICACIÓN DE LAS ZONAS NUEVAS, ELIMINADAS Y AÓN POR EJECUTAR ESC.: 1/200



LEYENDA INSTALACIÓN DE SANEAMIENTO	
●	BAUANTE DE PVC SANITARIO #110
—	RED DE PVC SANITARIO
■	DESAGÜE SIFÓNICO DE APARATO
+	DESAGÜE DE APARATO
□	BOTE SIFÓNICO DE PVC CON SUMIDERO
□	CAZOLETA SIFÓNICA DE PVC (# SALIDA 110 mm)
□	SUMIDERO SIFÓNICO (# SALIDA 80 mm)
□	ARQUETA SUMIDERO SIFÓNICO
NOTA: TODOS LOS DIÁMETROS DE EXPRESAN EN MILÍMETROS	
DIÁMETROS MÍNIMOS DE SALIDA DE SIFONES Y APARATOS SANITARIOS	
TIPO DE APARATO SANITARIO	DIÁMETRO
W.C.	32 mm
BIDE	32 mm
BAÑO-EUCHA	50 mm
PUERTA	40 mm
BOTE SIFÓNICO	50 mm
INDICADOR	110 mm
CAZOLETA SIFÓNICA	110 mm
SUMIDERO SIFÓNICO	110 mm

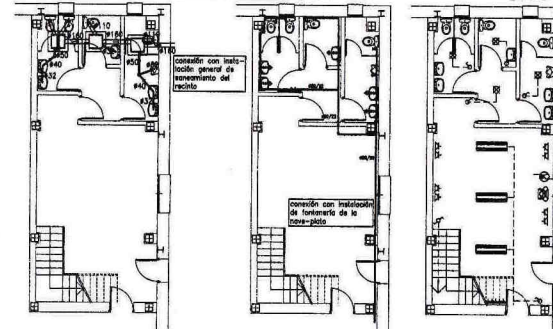

PLANTA BAJA - INSTALACIONES ESC.: 1/100

El contador general y sus flechas se situará en armario interior o en fachada del edificio, en armario normalizado según las normas de la compañía suministradora.

Todos los conductos de la red de A.F.S. y A.C.S. serán de cobre según diámetros normalizados.

Las derivaciones hacia aparatos desde falso techo irán en rozas en los tabiques correspondientes.

Los conductos de la red de A.C.S. situados en falso techo irán canalizados.

Las tomas de agua de inodoros y pilas vertederos dependerán de leva de pasa independiente.



Las derivaciones o aparatos tendrán los siguientes diámetros:

- Ducha:#20/22 mm.
- Ducha, lavadero, lavavajillas, pila vertedero y grifo de pila:#18/18 mm.
- Lavabo, inodoro, bidé, fregadero y pila:#13/15 mm.


LEYENDA DE ELECTRICIDAD	
SÍMBOLOS	DENOMINACIÓN
□	CUADRO GENERAL
□	PLAFÓN FLUORESCENTE DE 2x20W
□	APURILE 70W
□	PANTALLA FLUORESCENTE EMPOTRADA DE 2x30 W
□	INTERRUPTOR COMUTADO
□	INTERRUPTOR SENSADO
□	TOMAS DE CORRIENTE PROTEGIDA
□	TOMAS DE CORRIENTE
□	ALUMBRADO EMERGENCIA (SALIDA)
□	ALUMBRADO DE EMERGENCIA
□	EXTRACTOR VENTILACION EXTERIOR
□	TOMA TELEFÓNICA
□	PUNTO DE TELÉFONO

LEYENDA DE FONTANERÍA	
SÍMBOLOS	DENOMINACIÓN
□	CONTADOR CON DOBLE LLAVE DE CORTE
□	VALVULA DE RETENCIÓN
□	LLAVE DE PASO
□	COLUMNA MONTANTE
□	CANALIZACIÓN DE AGUA FRÍA DE COBRE
□	CANALIZACIÓN DE AGUA CALIENTE DE COBRE
□	GRIFO DE AGUA FRÍA
□	GRIFO MIXTO AGUA FRÍA Y CALIENTE
□	CALENTADOR ACUMULADOR ELÉCTRICO

PLANTA 1ª Y 2ª - INSTALACIONES ESC.: 1/100

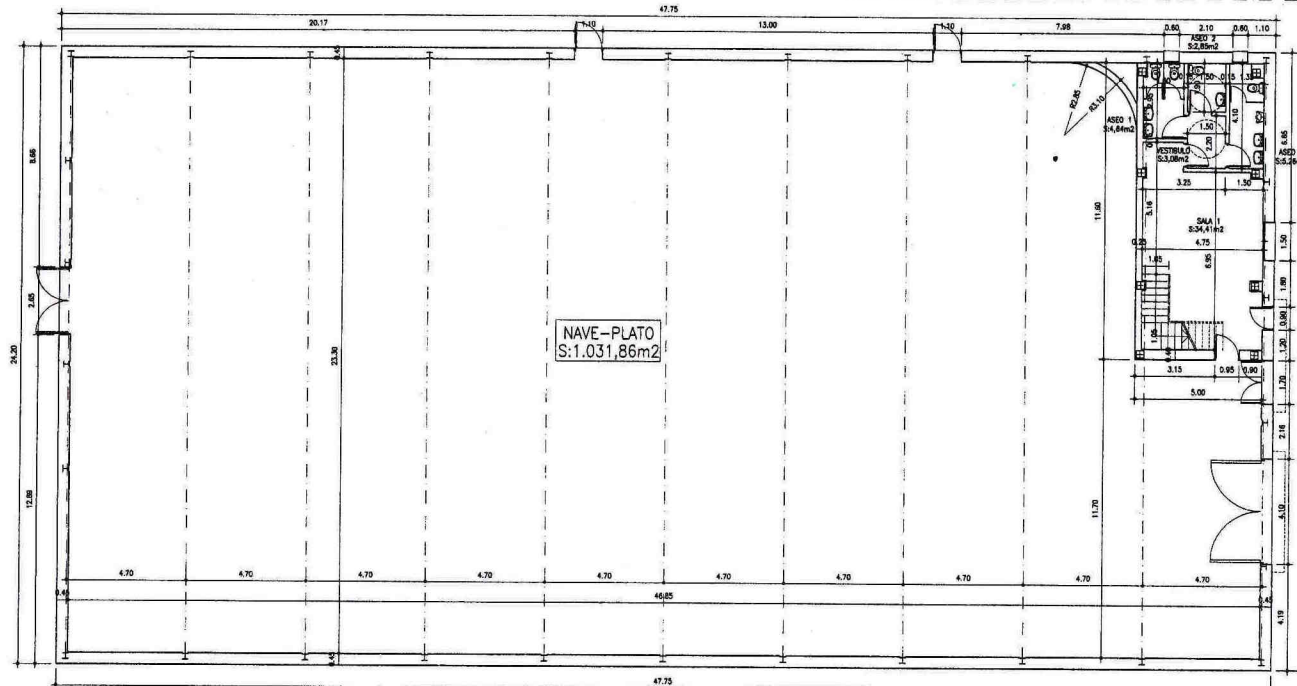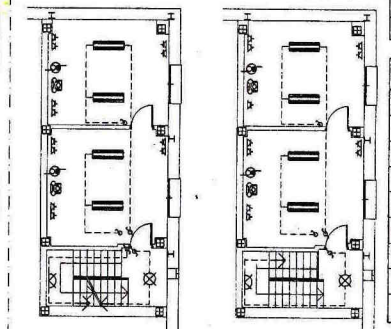

PLANTA BAJA - DISTRIBUCIÓN Y COTAS ESC.: 1/100

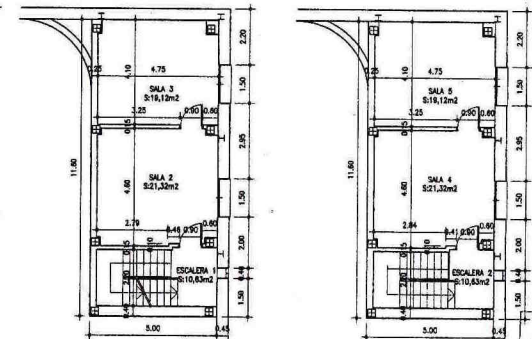

PLANTA 1ª Y 2ª - DISTRIBUCIÓN Y COTAS ESC.: 1/100



REFORMADO FINAL DE OBRA PARCIAL DE:
PROYECTO DE EJECUCIÓN DE NAVE-PLATO SITA EN SUPR.19-A DE COIN. (MÁLAGA)

ESTADO REFORMADO:
DISTRIBUCIÓN, COTAS E INSTALACIONES

proyecto: **MANUEL ROJO MARTÍN**
 ARQ. C.A. COIN. Nº 180
 ST. 888 99 27 88

promotor: **LOANUR AUDIOVISUAL, S.L.**

FECHA: **FEBRERO DE 2009**

PLANO NÚM.: **R.1**

ESCALA: **1:100**

EXP. 11-05/08A